


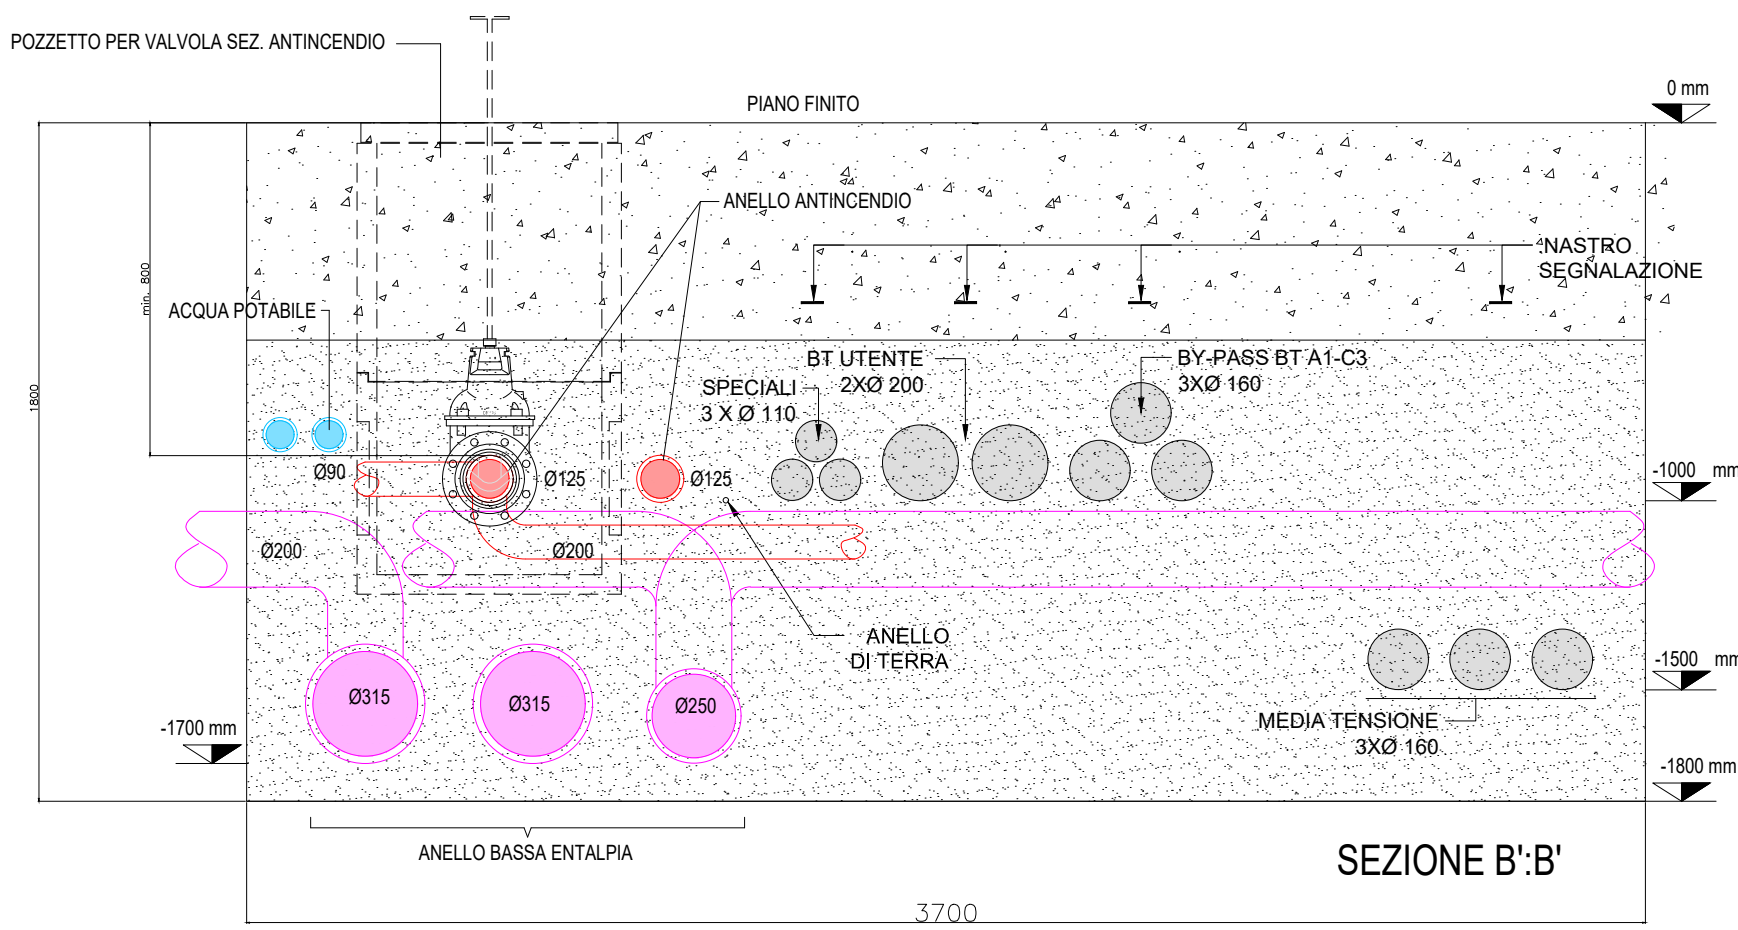


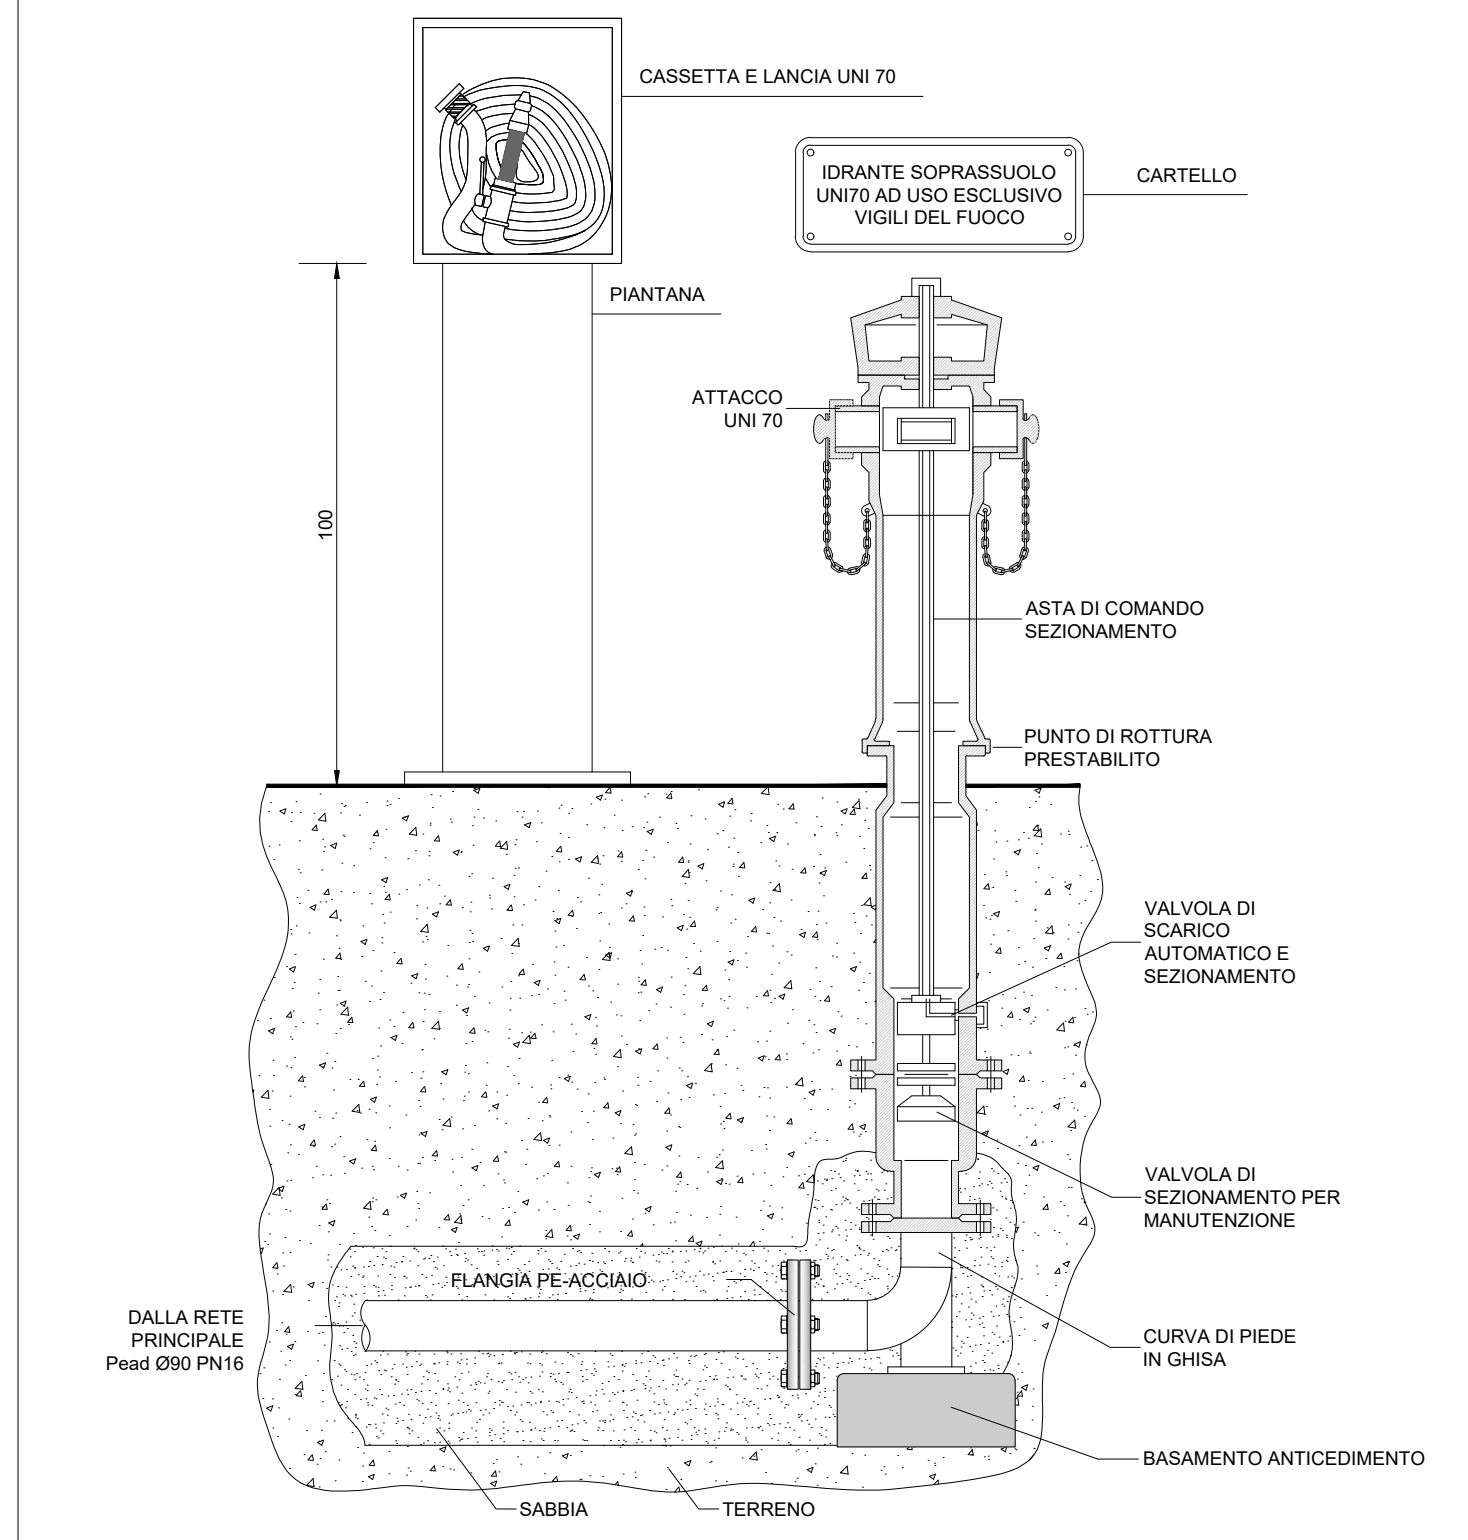


SEZIONE POSA RETI ESTERNE SCALA 1:20

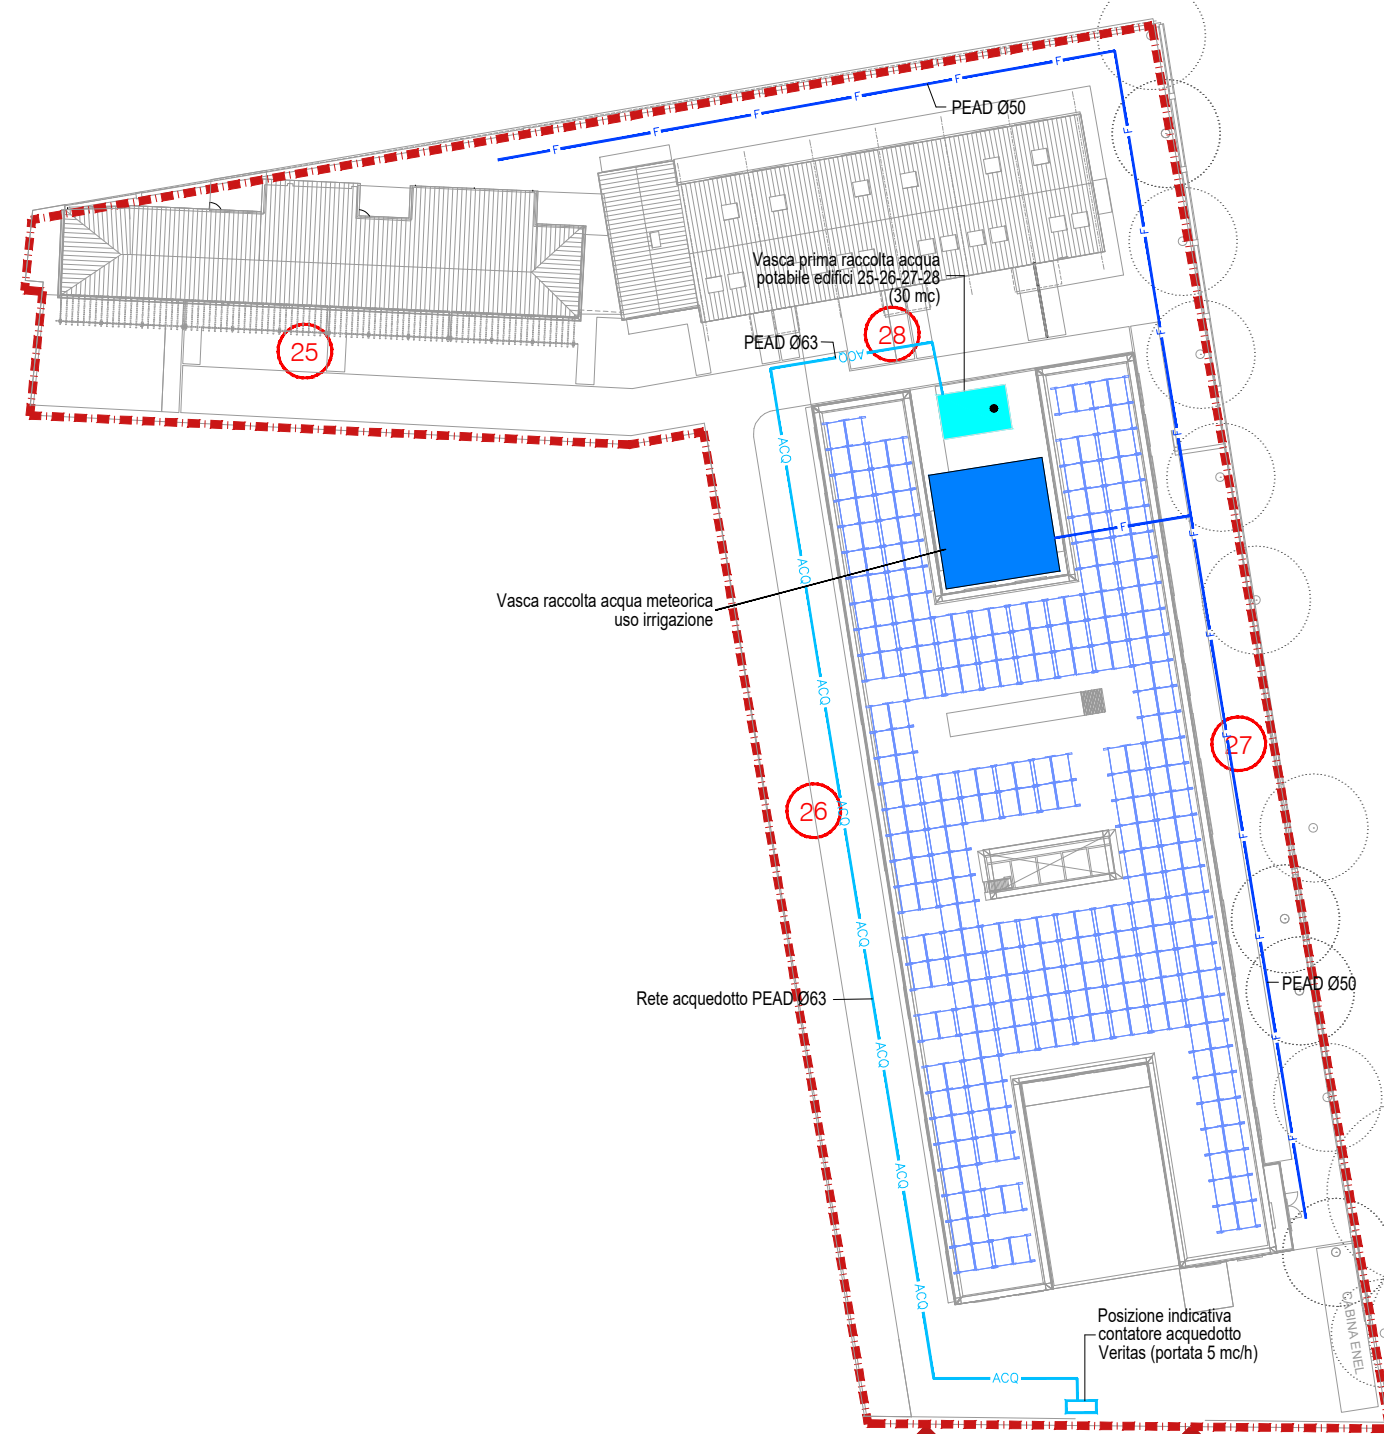

TIPICO IDRANTE SOPRASSUOLO UNI 70 ALIMENTATO DA IMPIANTO PRESSURIZZAZIONE CONDOMINIALE

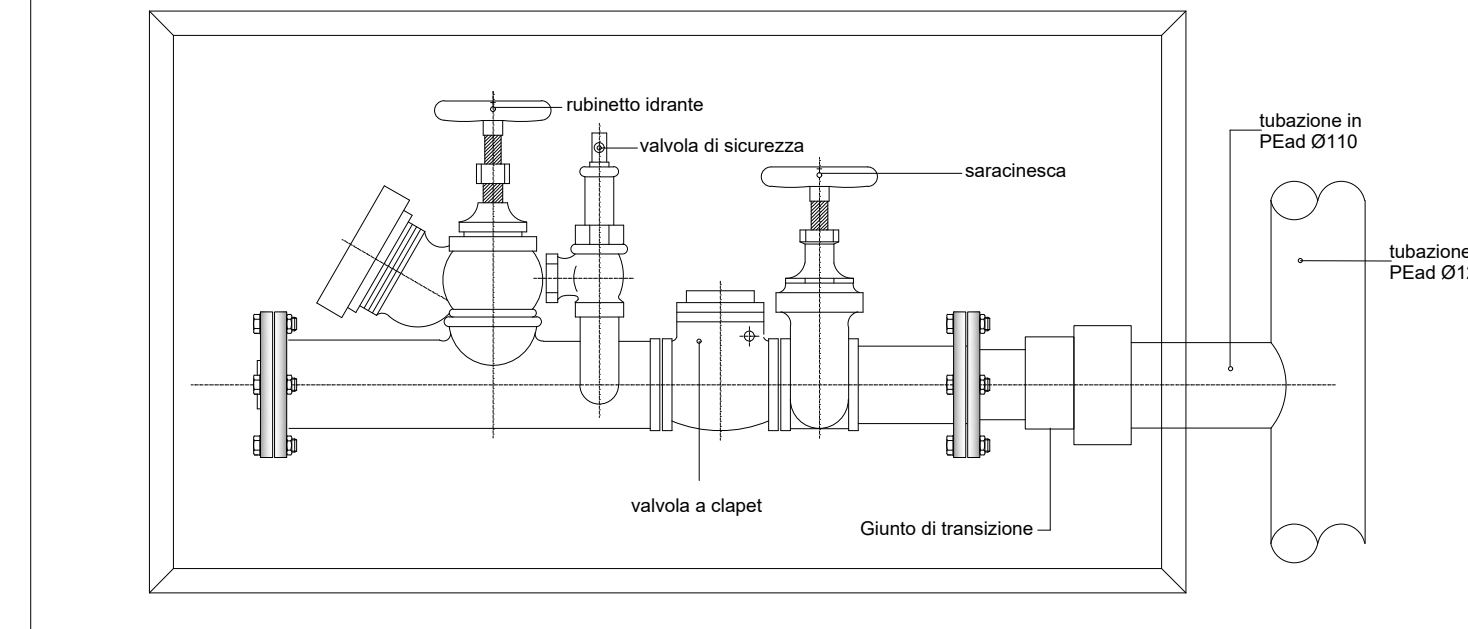

PARTICOLARE INSTALLAZIONE GRUPPO DI ATTACCO MOTOPOMPA V.V.F. UNI 70 - IDRANTI -

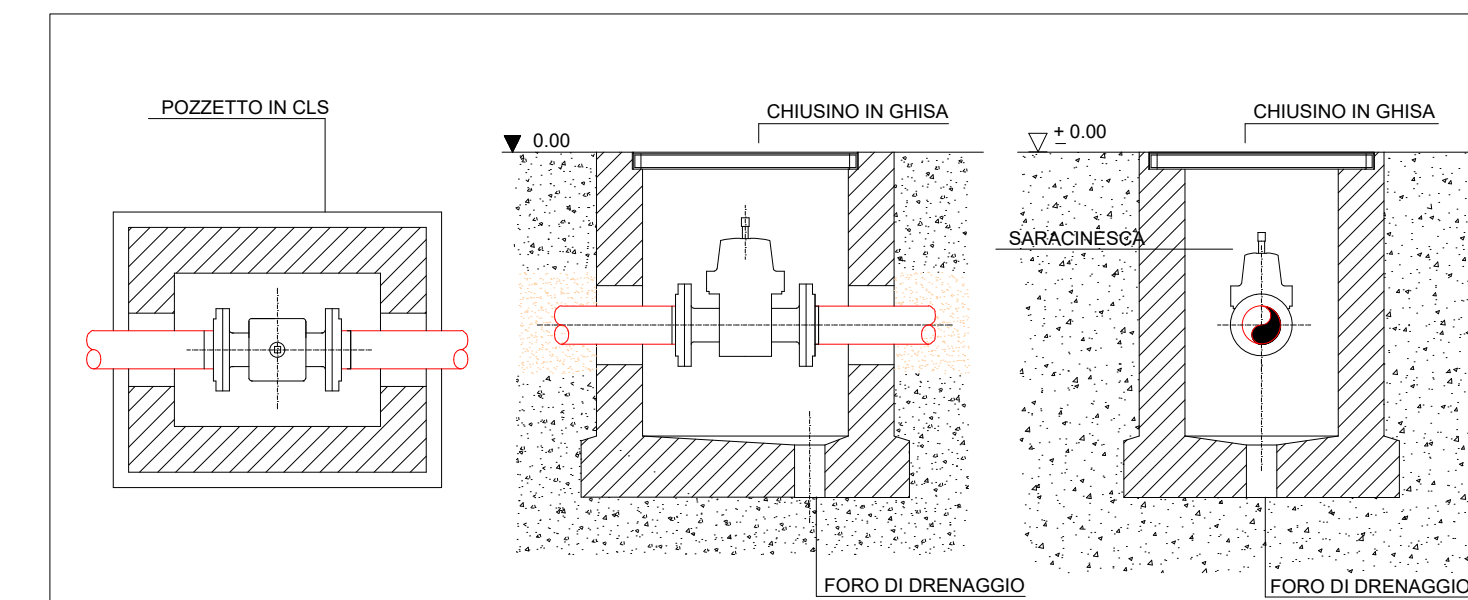

VALVOLA DI SEZIONAMENTO RETE ANTINCENDIO INTERRATA

KEY PLAN - GENERALE

NOTA BENE


LA DISPOSIZIONE DELLE APPARECCHIATURE E DELLE CONDUTTURE VA INTERPRETATA IN FUNZIONE DELLE LIMITAZIONI CHE LA RAPPRESENTAZIONE GRAFICA BIDIMENSIONALE (SCHEMATICA E SIMBOLICA) CONSENTE.

LEGENDA SIMBOLI

Simbolo	Descrizione	Simbolo	Descrizione
	Tubazione interrata impianto antincendio PEAD PN16		Idrante esterno a colonna 2x UNI70 con cassetta a comando
	Tubazione interrata rete idrica da acquedotto cittadino PEAD PN16		Idrante esterno a colonna 2x UN45
	Tubazione interrata rete idrica in pressione		Colonna montante generica
	Tubazione interrata impianto irrigazione PEAD PN16		Stacco verso fatis
	Valvola di sezionamento interrata in pozzetto Ø80x60		Stacco verso il basso
	Attacco autpompa UNI70 in pozzetto Ø60x40		

PLANIMETRIA ESTERNA SCALA 1:500

N° Revisione	Data	Descrizione	Approvazione
00	03/10/2024	Prima Emissione	LM

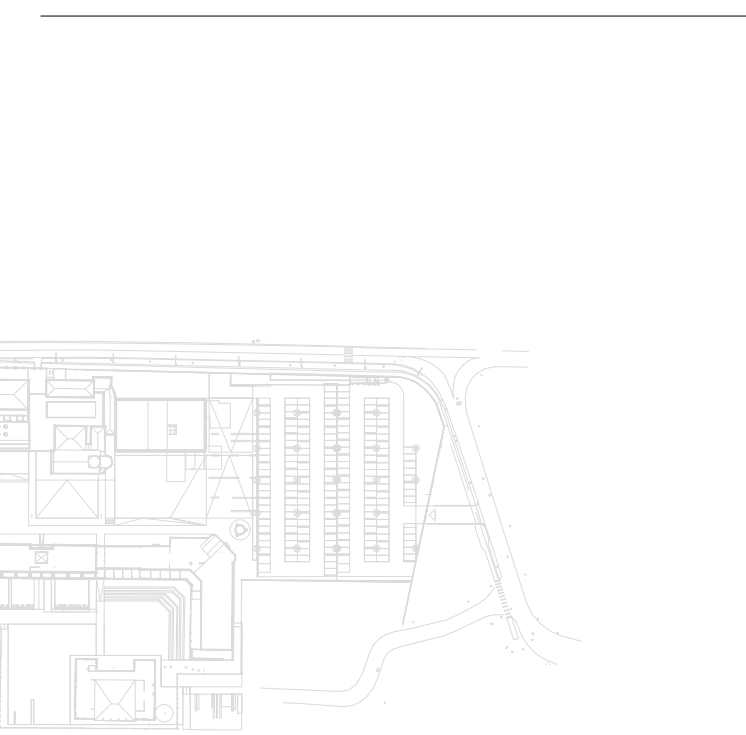

KEY PLAN - GENERALE

NOTA BENE

LA DISPOSIZIONE DELLE APPARECCHIATURE E DELLE CONDUTTURE VA INTERPRETATA IN FUNZIONE DELLE LIMITAZIONI CHE LA RAPPRESENTAZIONE GRAFICA BIDIMENSIONALE (SCHEMATICA E SIMBOLICA) CONSENTE.

LEGENDA SIMBOLI

Simbolo	Descrizione	Simbolo	Descrizione
	Tubazione interrata impianto antincendio PEAD PN16		Idrante esterno a colonna 2x UNI70 con cassetta a comando
	Tubazione interrata rete idrica da acquedotto cittadino PEAD PN16		Idrante esterno a colonna 2x UN45
	Tubazione interrata rete idrica in pressione		Colonna montante generica
	Tubazione interrata impianto irrigazione PEAD PN16		Stacco verso fatis
	Valvola di sezionamento interrata in pozzetto Ø80x60		Stacco verso il basso
	Attacco autpompa UNI70 in pozzetto Ø60x40		



PROFONTE
GT 3
Lido Immobiliare srl

GRUPPO DI PROGETTAZIONE

ARCHITETTURA E COORDINAMENTO ATTIVITÀ
Torsello
Architettura

URBANISTICA E AMBIENTE
AGN TEC
via Torino 13 - 00155 Roma (VE)
www.agntec.it

STRUTTURE E INFRASTRUTTURE
M&S Ingegneria S.p.A.
Via Trieste di Roma 2 - 00186 Milano
Santa Croce 480A-20135 Venezia
www.m&s.it

IMPIANTI E PREVENZIONE INCENDI
TTC Ingegneria srl
via Friuli Venezia Giulia, 8 - 30030 Piave (VE)
www.ttc-ve.it

PAESAGGIO
CZ Associati
Corso del Popolo, 89 - 30172 Venezia
www.cza.it

PROGETTO PARCO TECNOLOGICO
(EX OSPEDALE AL MARE LIDO - VENEZIA)
denominato MARE

PLANIMETRIA GENERALE
Reti di approvvigionamento idrico da acquedotto
comunale, antincendio e irrigazione

ELABORATO

P2

DATA EMISSIONE: 07/05/2025

REVISIONE: 00